


210+231 001T_0000

RUE AUGUSTE FREMIET

AVENUE GARIBALDI

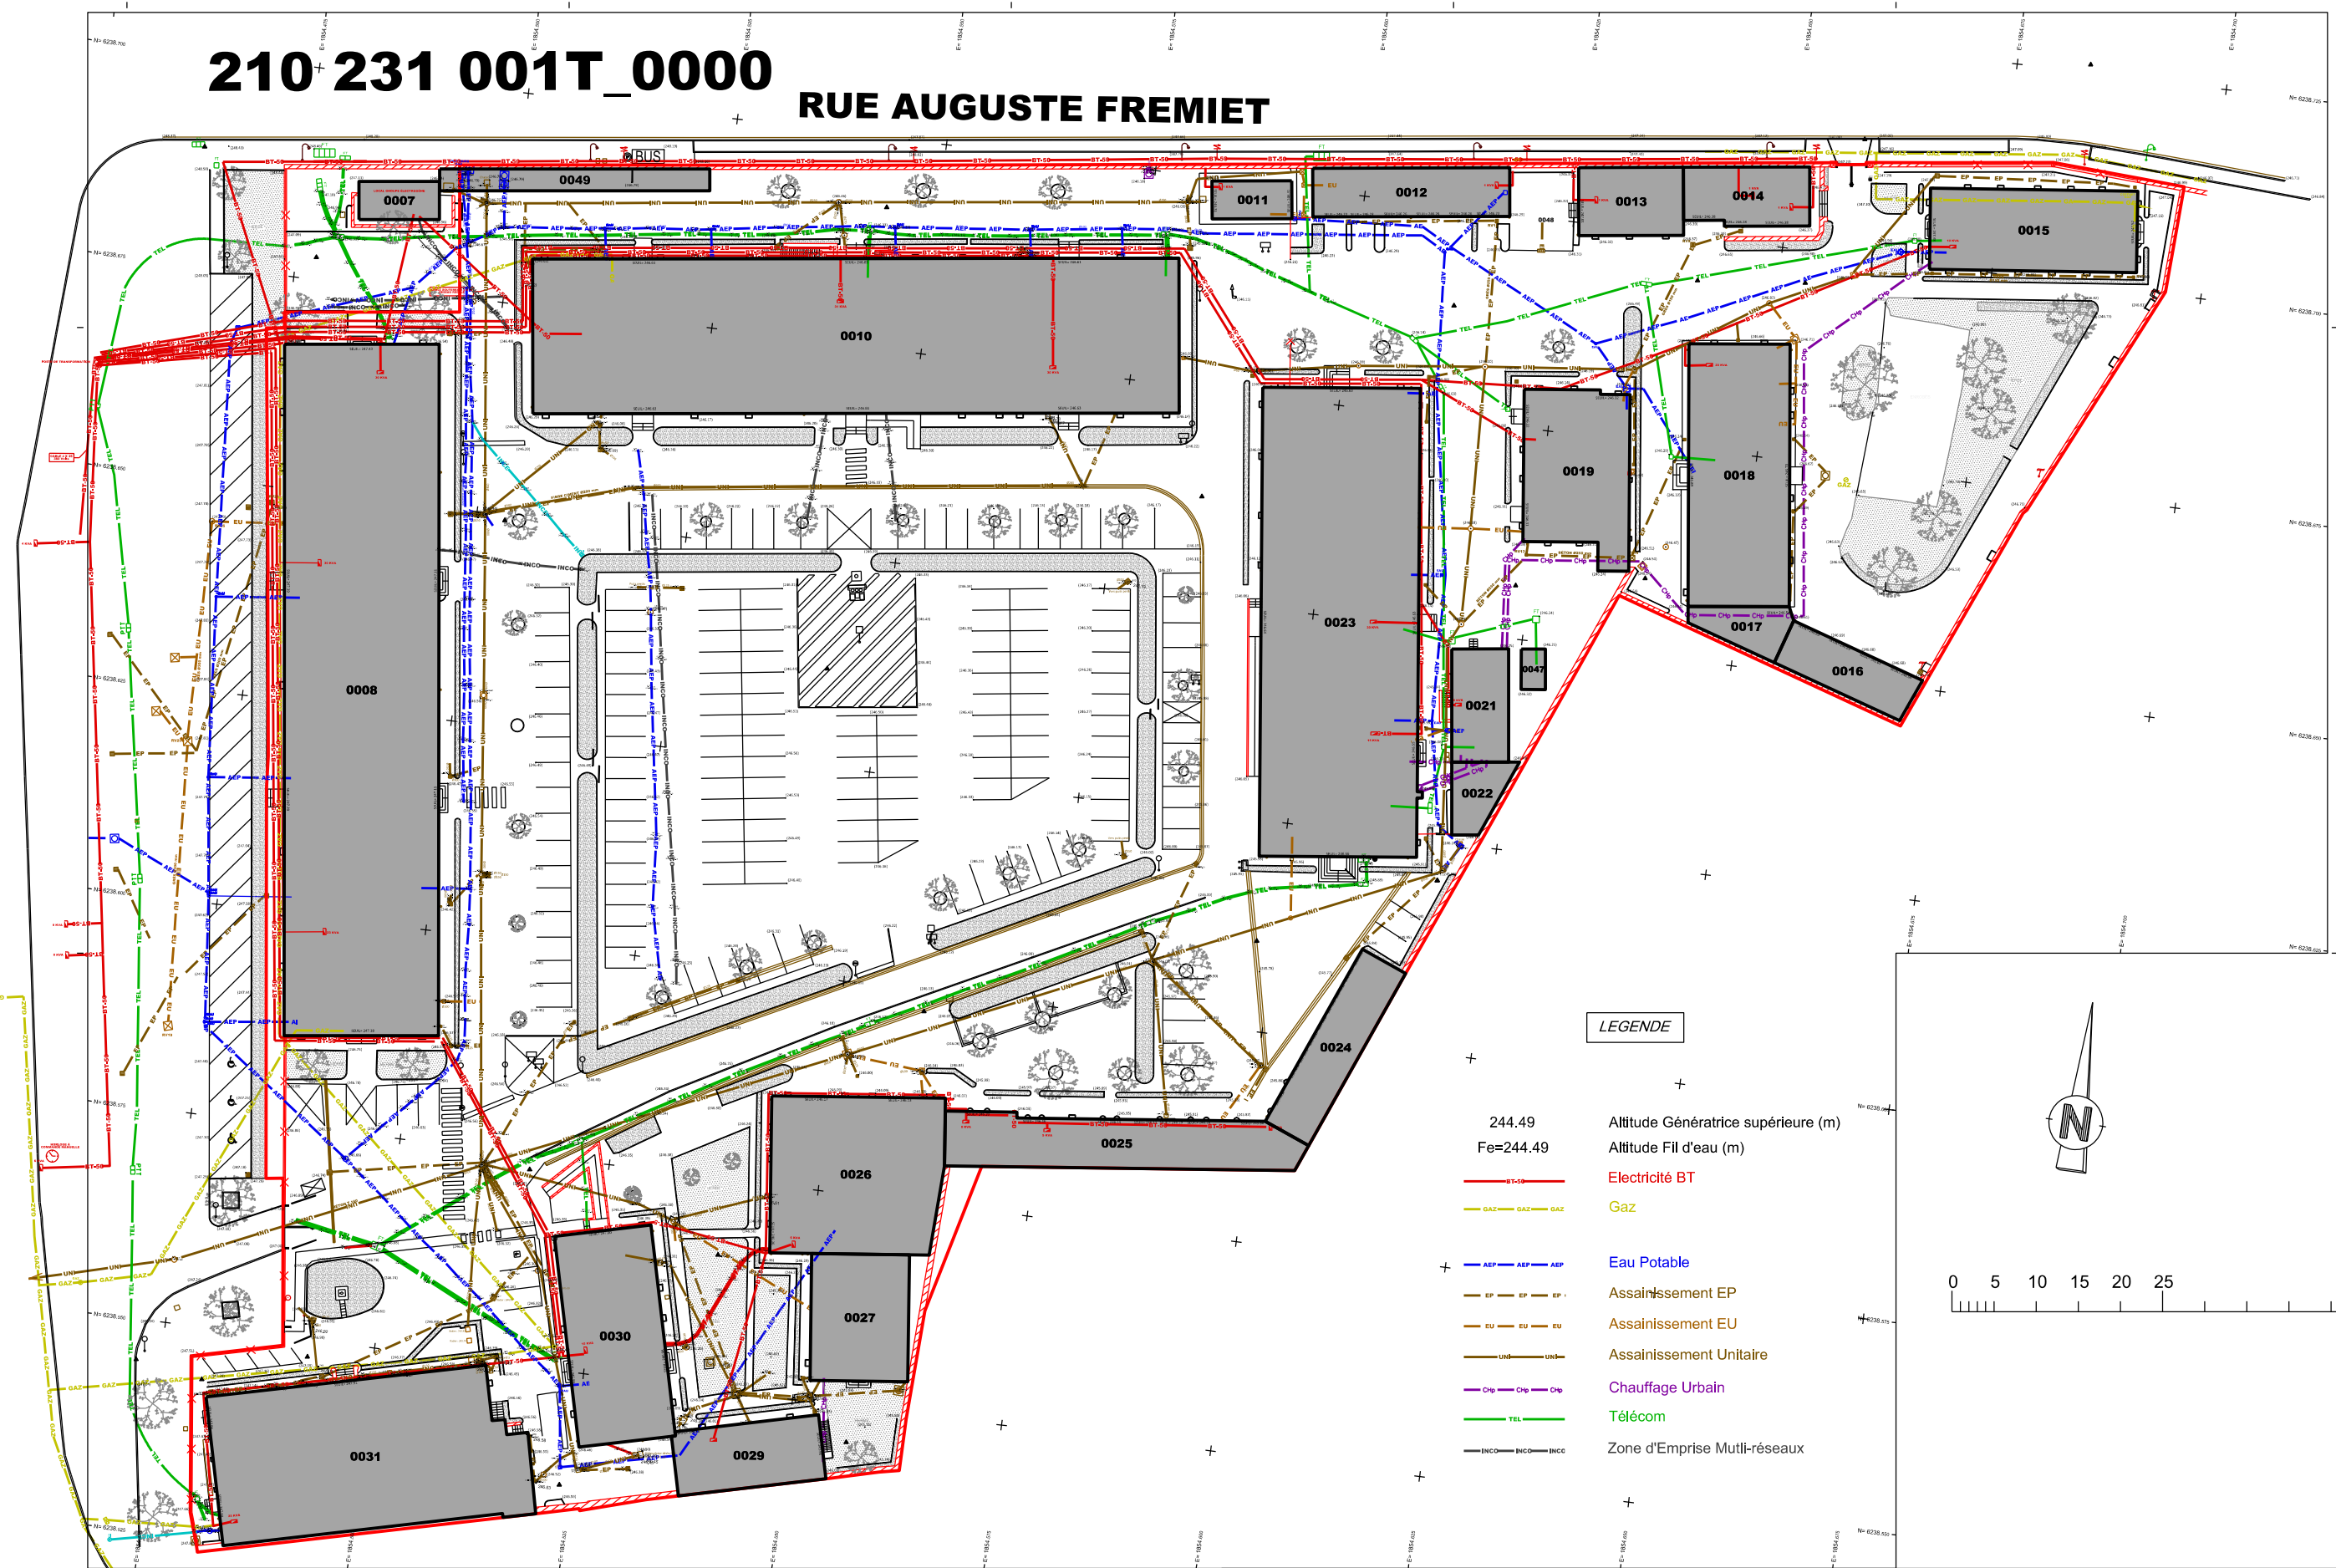

LEGENDE

- 244.49 Altitude Génératrice supérieure (m)
- Fe=244.49 Altitude Fil d'eau (m)
- Electricité BT
- Gaz
- Eau Potable
- Assainissement EP
- Assainissement EU
- Assainissement Unitaire
- Chauffage Urbain
- Télécom
- Zone d'Emprise Multi-réseaux

ESID de METZ

USID de BESANCON
Quartier RUTY
64, rue Remy
25027 Besançon cedex

Dessiné par :
reprise.bsn
Pascal BRULON

ICDD LAMOT Jean-Jacques
chef de l'USID
de BESANCON

COTE D'OR
DIJON

CASERNE VAILLANT ET LEJARD - DIJON
PLAN DE MASSE

PLAN DU REFERENTIEL

ENSEMBLE DE L'IMMEUBLE
ENSEMBLE DE L'IMMEUBLE

Echelle : 1/750

SGA
Secrétariat général pour l'administration

Chorus Imm.: 159660
Chorus Comp.: -

Nom de la fiche : 210231001T_0000_M_EI_ATL

Date création : 28/09/2010
Date indice : 05/10/2021

Indice : 4

LIBERTÉ • ÉGALITÉ • FRATERNITÉ
RÉPUBLIQUE FRANÇAISE

MINISTÈRE
DES ARMÉES